



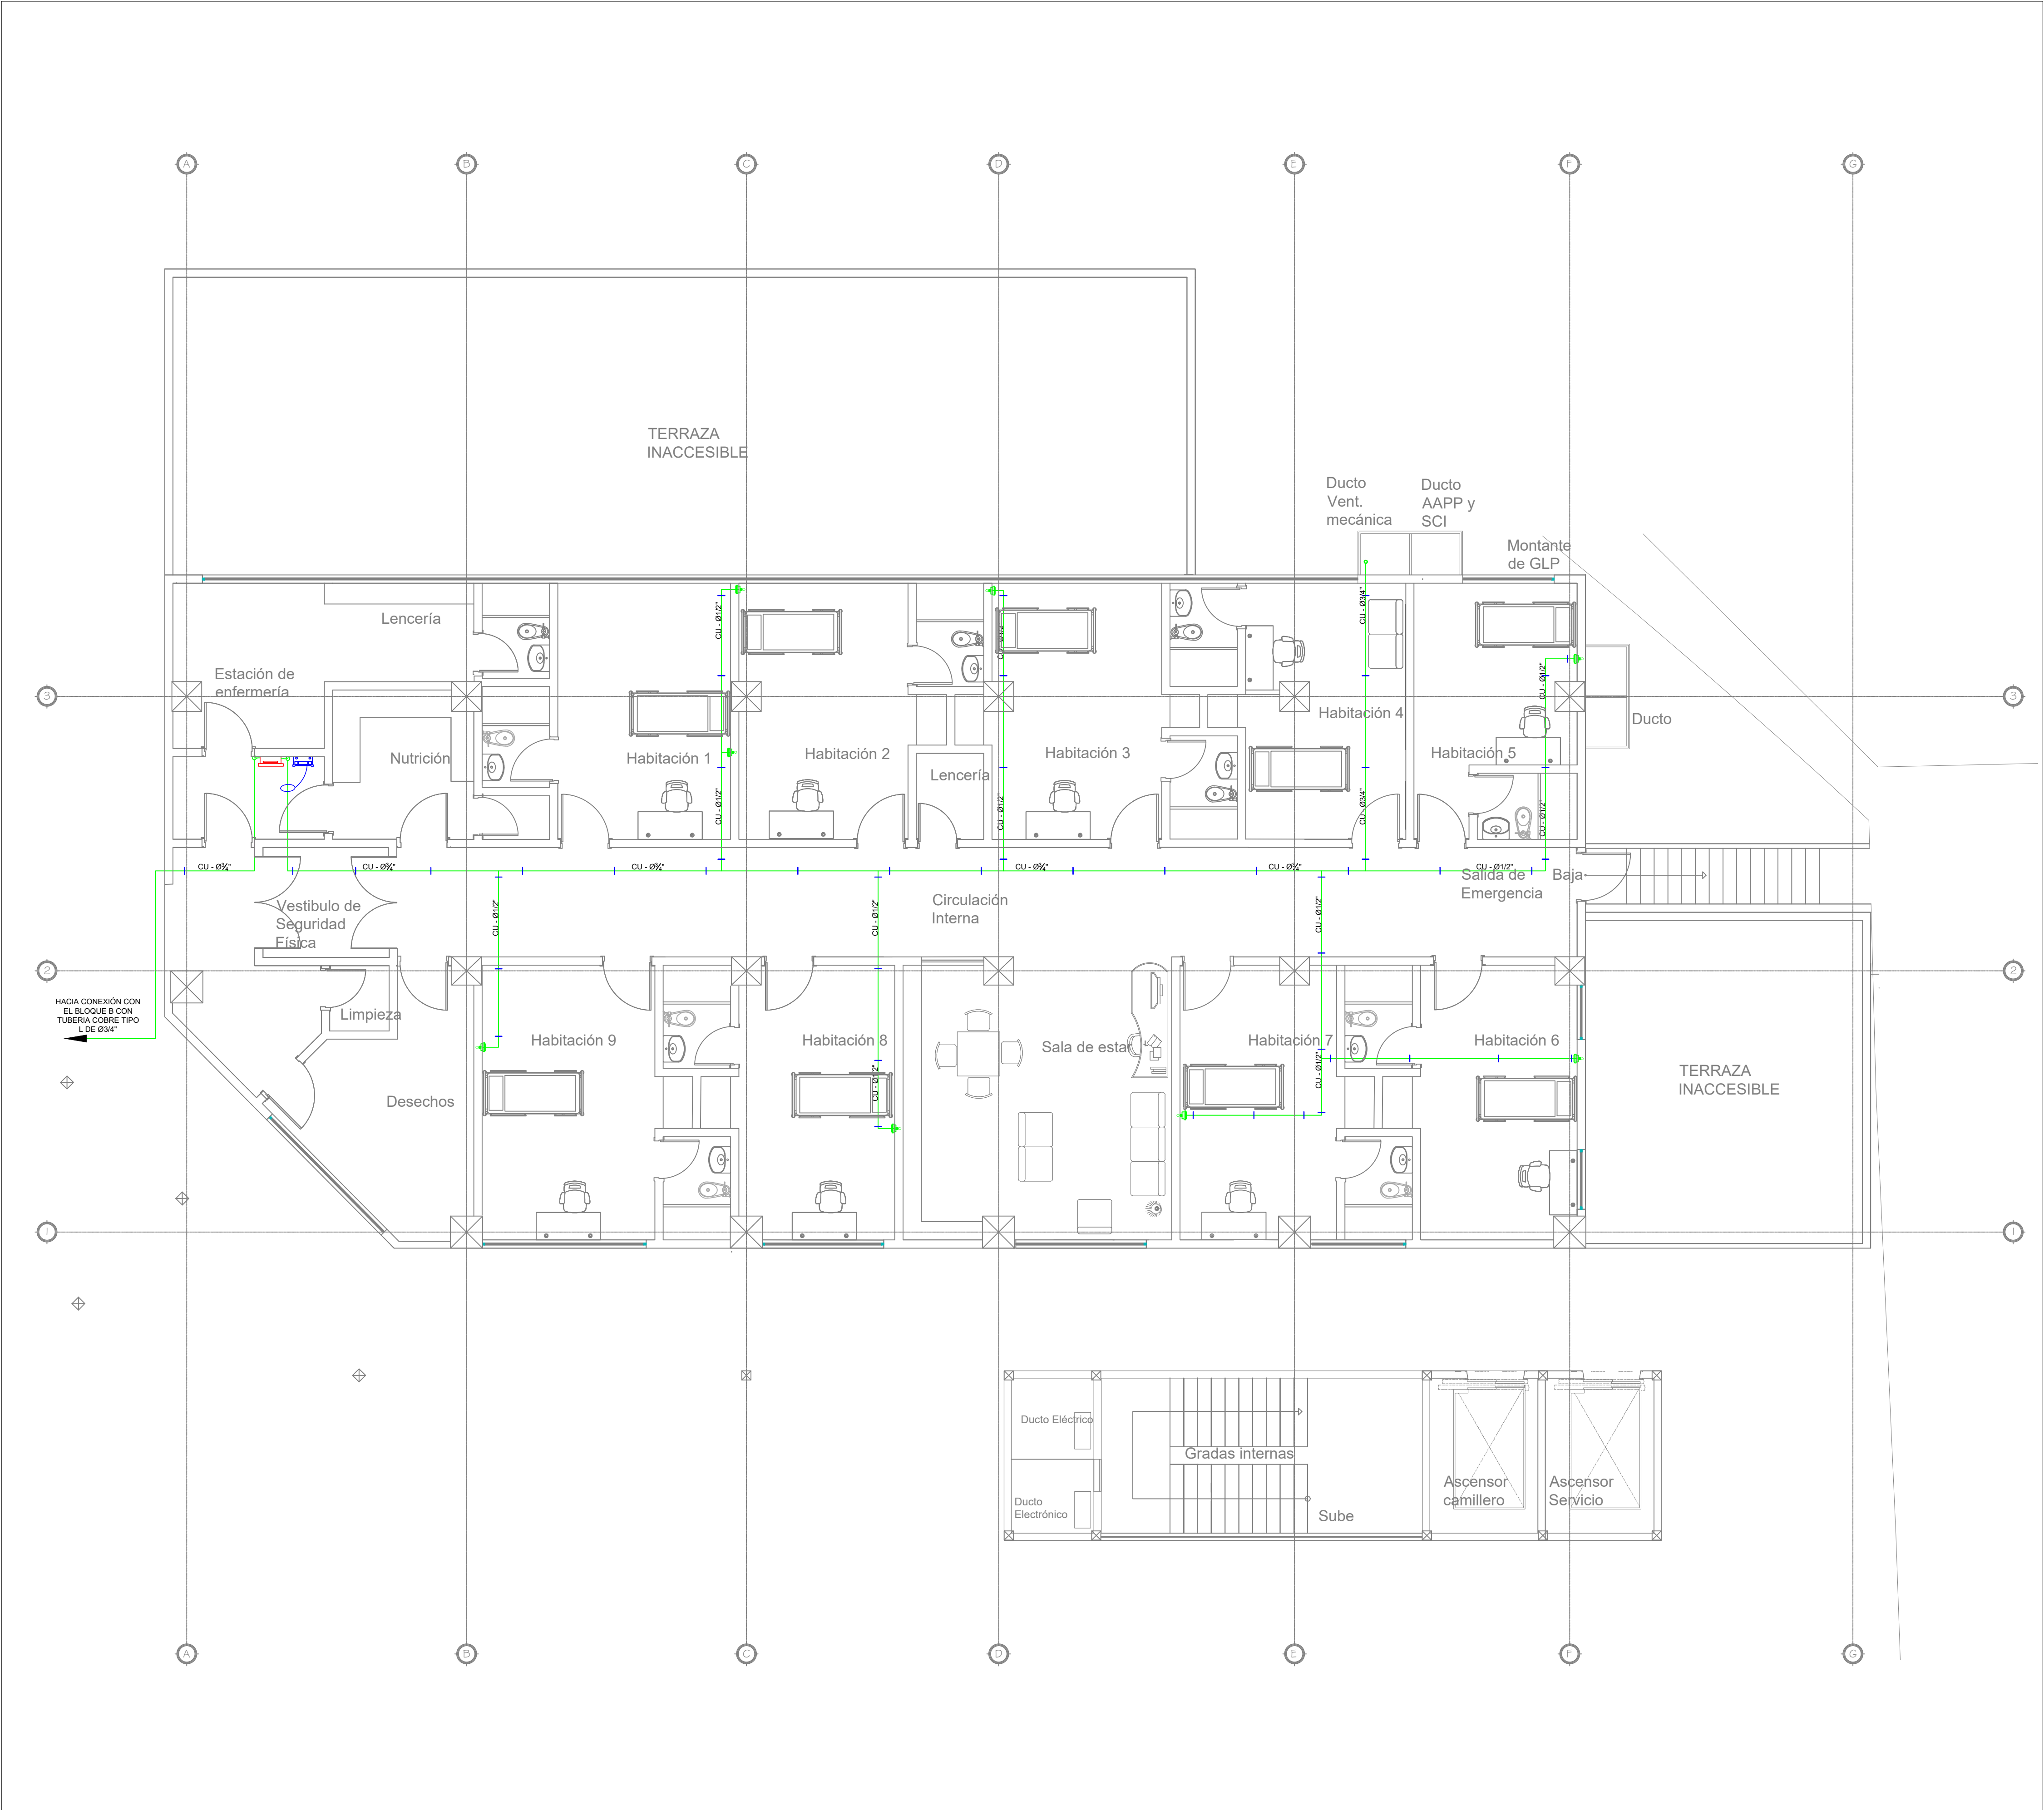

SIMBOLOGIA	
SÍMBOLO	REPRESENTACIÓN
	TOMA - OXÍGENO
	CAJA DE VÁLVULAS
	ALARMA DE GASES
	OXÍGENO
	SOPORTE
	CENTRAL DE OXÍGENO

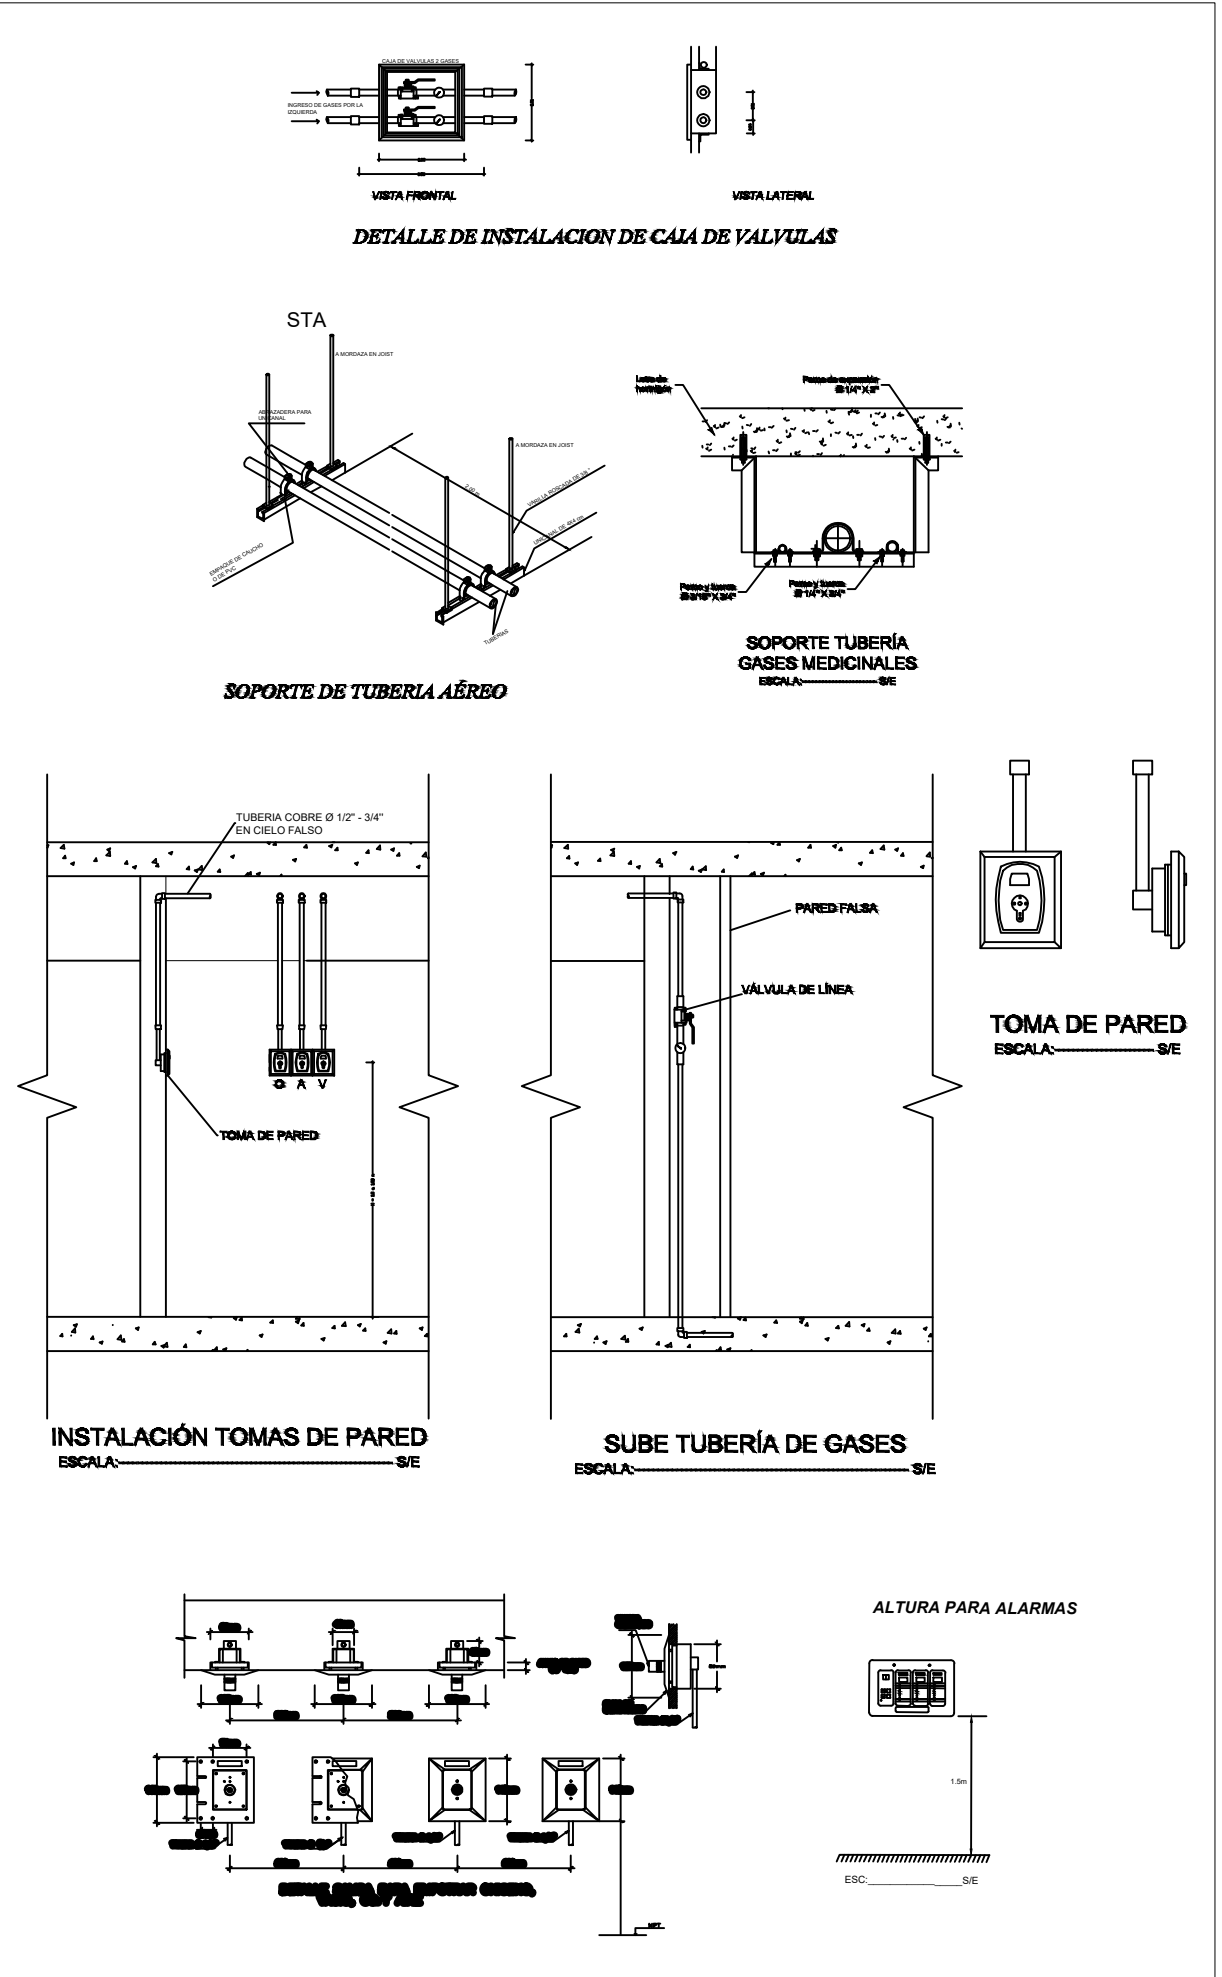

PROYECTO SISTEMA DE VENTILACION MECANICA BLOQUE C - SOLCA NUCLEO DE LOJA	
PROPIETARIO: SOCIEDAD DE LUCHA CONTRA EL CÁNCER SOLCA NÚCLEO DE LOJA RUC: 119170790001	
Escala 1 : 100	UBICACIÓN HOSPITALIZACIÓN YODOTERAPIA
Ing. Carlos Vire Sánchez Contratista	Solca Loja Propietario
CONTENIDO SISTEMA DE GASES MEDICOS PRIMERA PLANTA ALTA	FECHA Noviembre 2025
	Lámina Nro. 2 / 2