



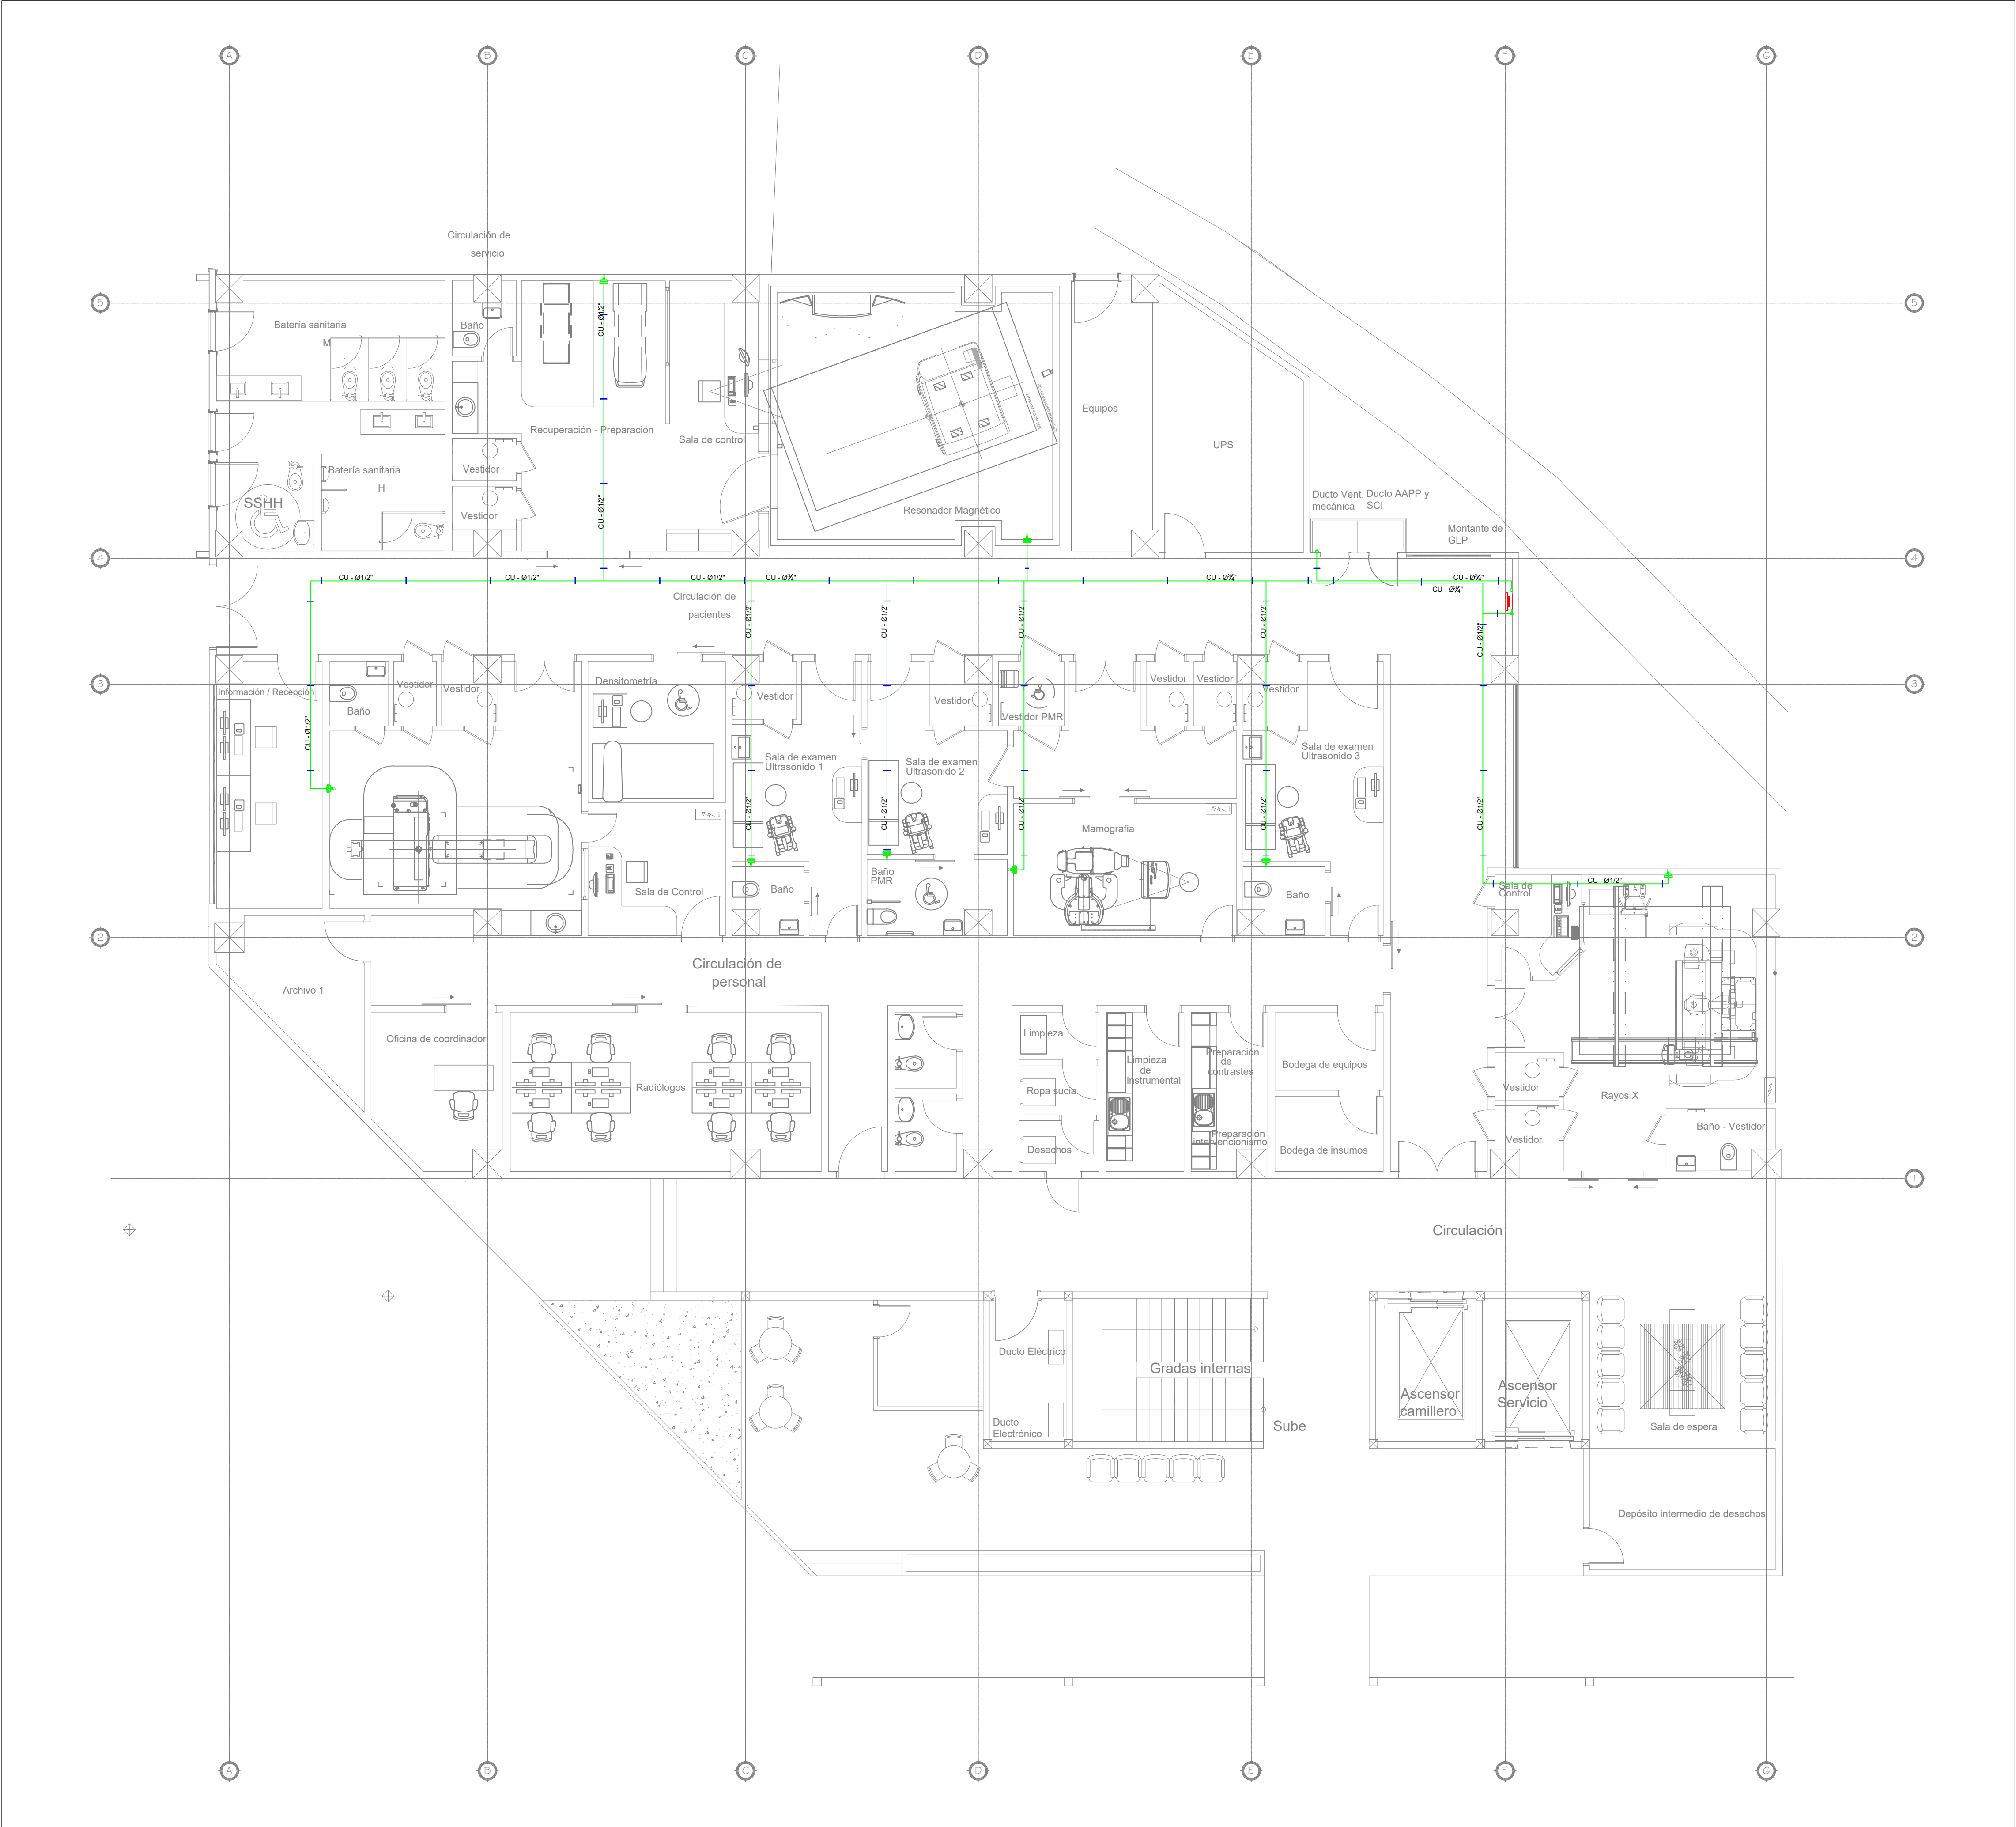

SIMBOLOGIA	
SÍMBOLO	REPRESENTACIÓN
	TOMA - OXÍGENO
	CAJA DE VÁLVULAS
	ALARMA DE GASES
	OXÍGENO
	SOPORTE
	CENTRAL DE OXIGENO

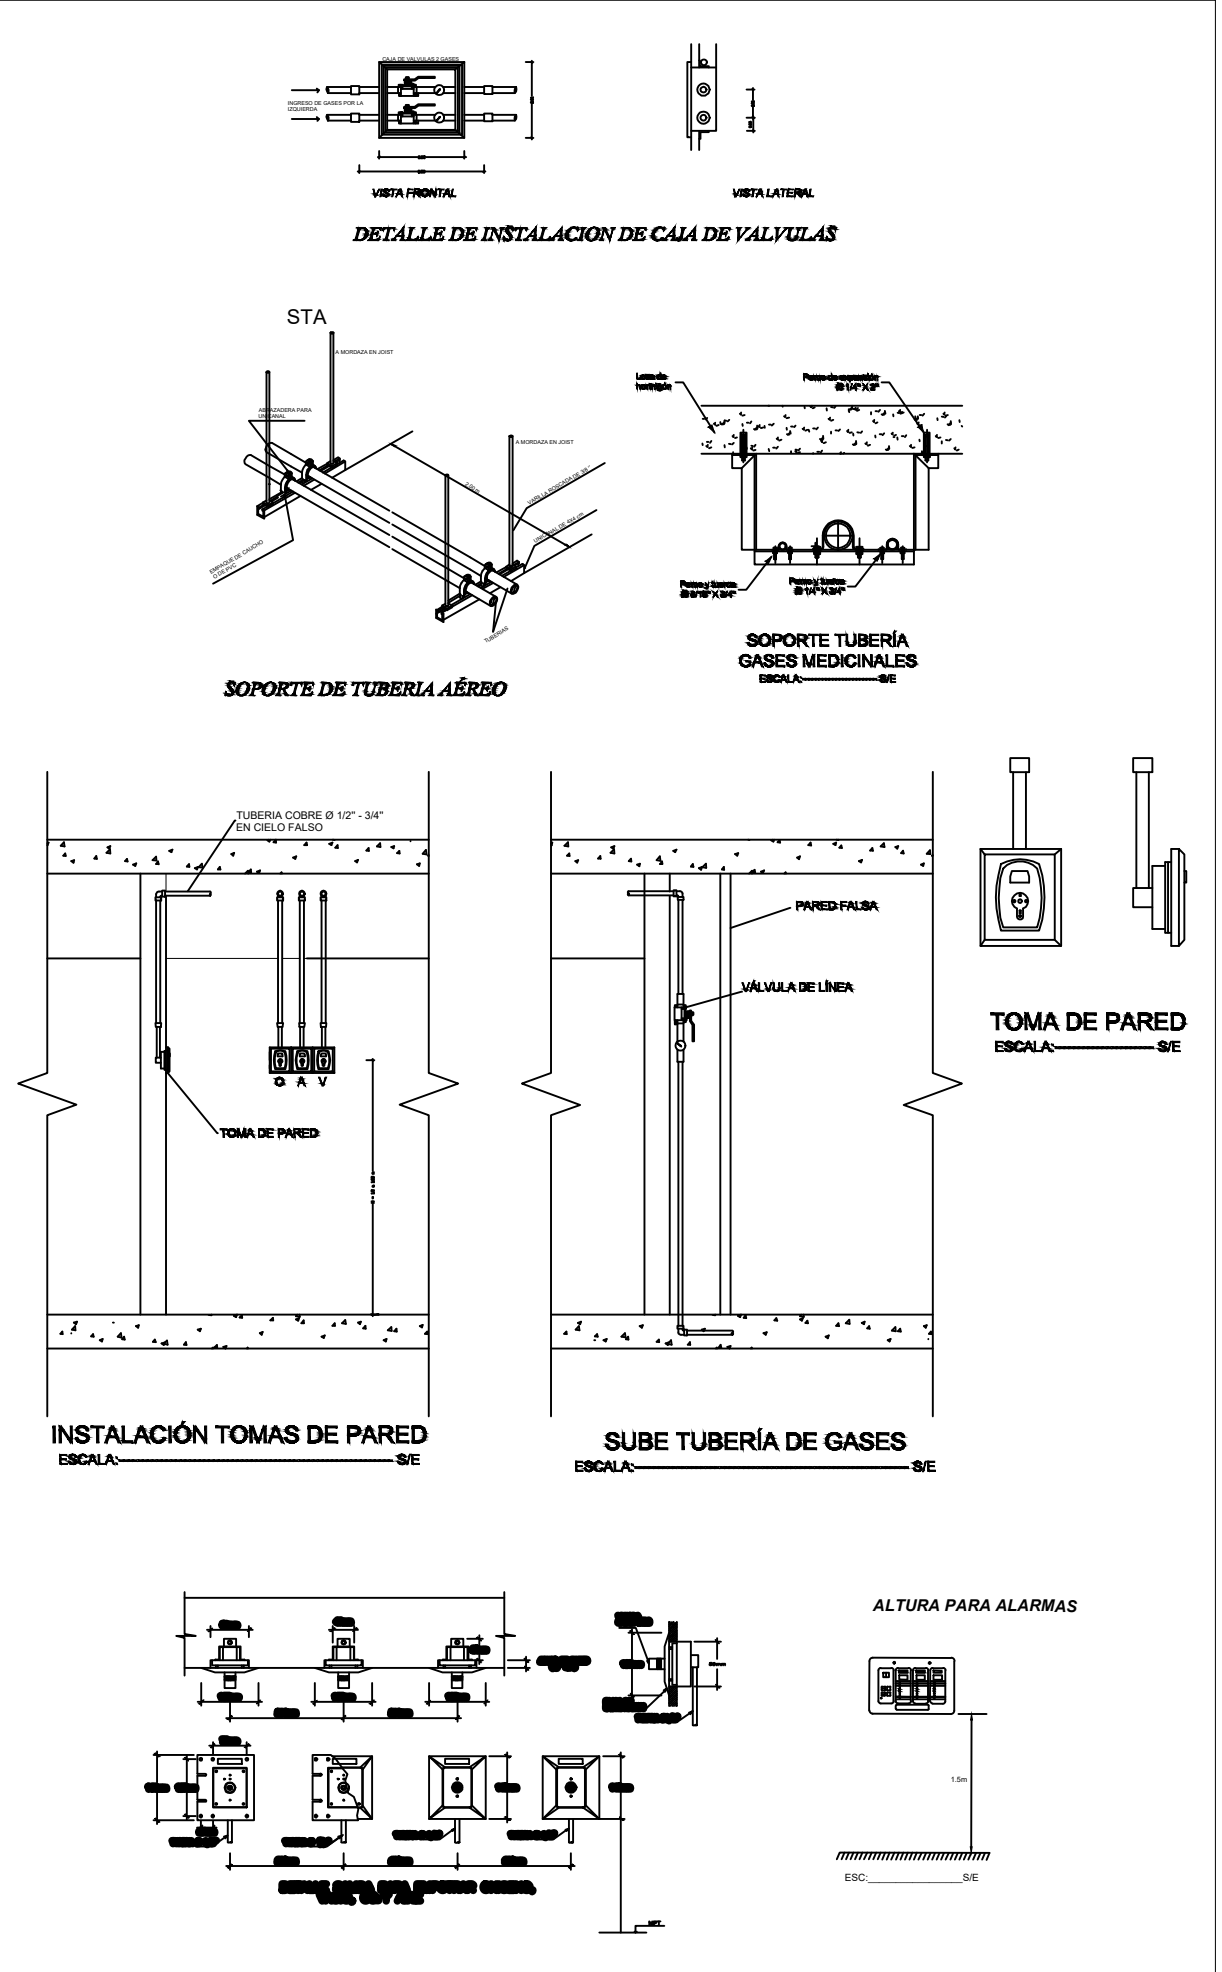

PROYECTO SISTEMA DE VENTILACION MECANICA BLOQUE C - SOLCA NUCLEO DE LOJA	
PROPIETARIO: SOCIEDAD DE LUCHA CONTRA EL CÁNCER SOLCA NÚCLEO DE LOJA RUC: 119170790001	
Escala 1 : 100	UBICACIÓN AREA DE IMAGEN
Ing. Carlos Vire Sánchez Contratista	Solca Loja Propietario
CONTENIDO GASES MEDICOS PLANTA BAJA	FECHA Noviembre 2025 Lámina Nro. 1/2