


SIMBOLOGIA	
	DUCTO (14x14 VALOR INDICA LADO MOSTRADO)
	(6x8) VALOR INDICA PROFUNDIDAD
	DUCTOS DE TOL. CON AISLAMIENTO TÉRMICO
	VENTILADOR DE EXTRACCIÓN DE BAÑO
	UNIDAD EVAPORADORA
	VENTILADOR DE EXTRACCIÓN
	VENTILADOR DE EXTRACTOR DE BAÑO
	UNIDAD CONDENSADORA
	MANGA FLEXIBLE CON DAMPER DIÁMETRO "10"
	DIFUSOR DE SUMINISTRO
	REJILLAS DE RETORNO
	TUBERÍAS DE REFRIGERANTE
	UNIDAD CONDENSADORA SPLIT
	UNIDAD EVAPORADORA SPLIT
	UNIDAD CONDENSADORA
	UNIDAD PAQUETE DE AIRE ACONDICIONADO
	UNIDAD EVAPORADORA TIPO CASSETTE 4 VÍAS
	VENTILADOR DE SUMINISTRO / EXTRACCIÓN
	TERMOSTATO

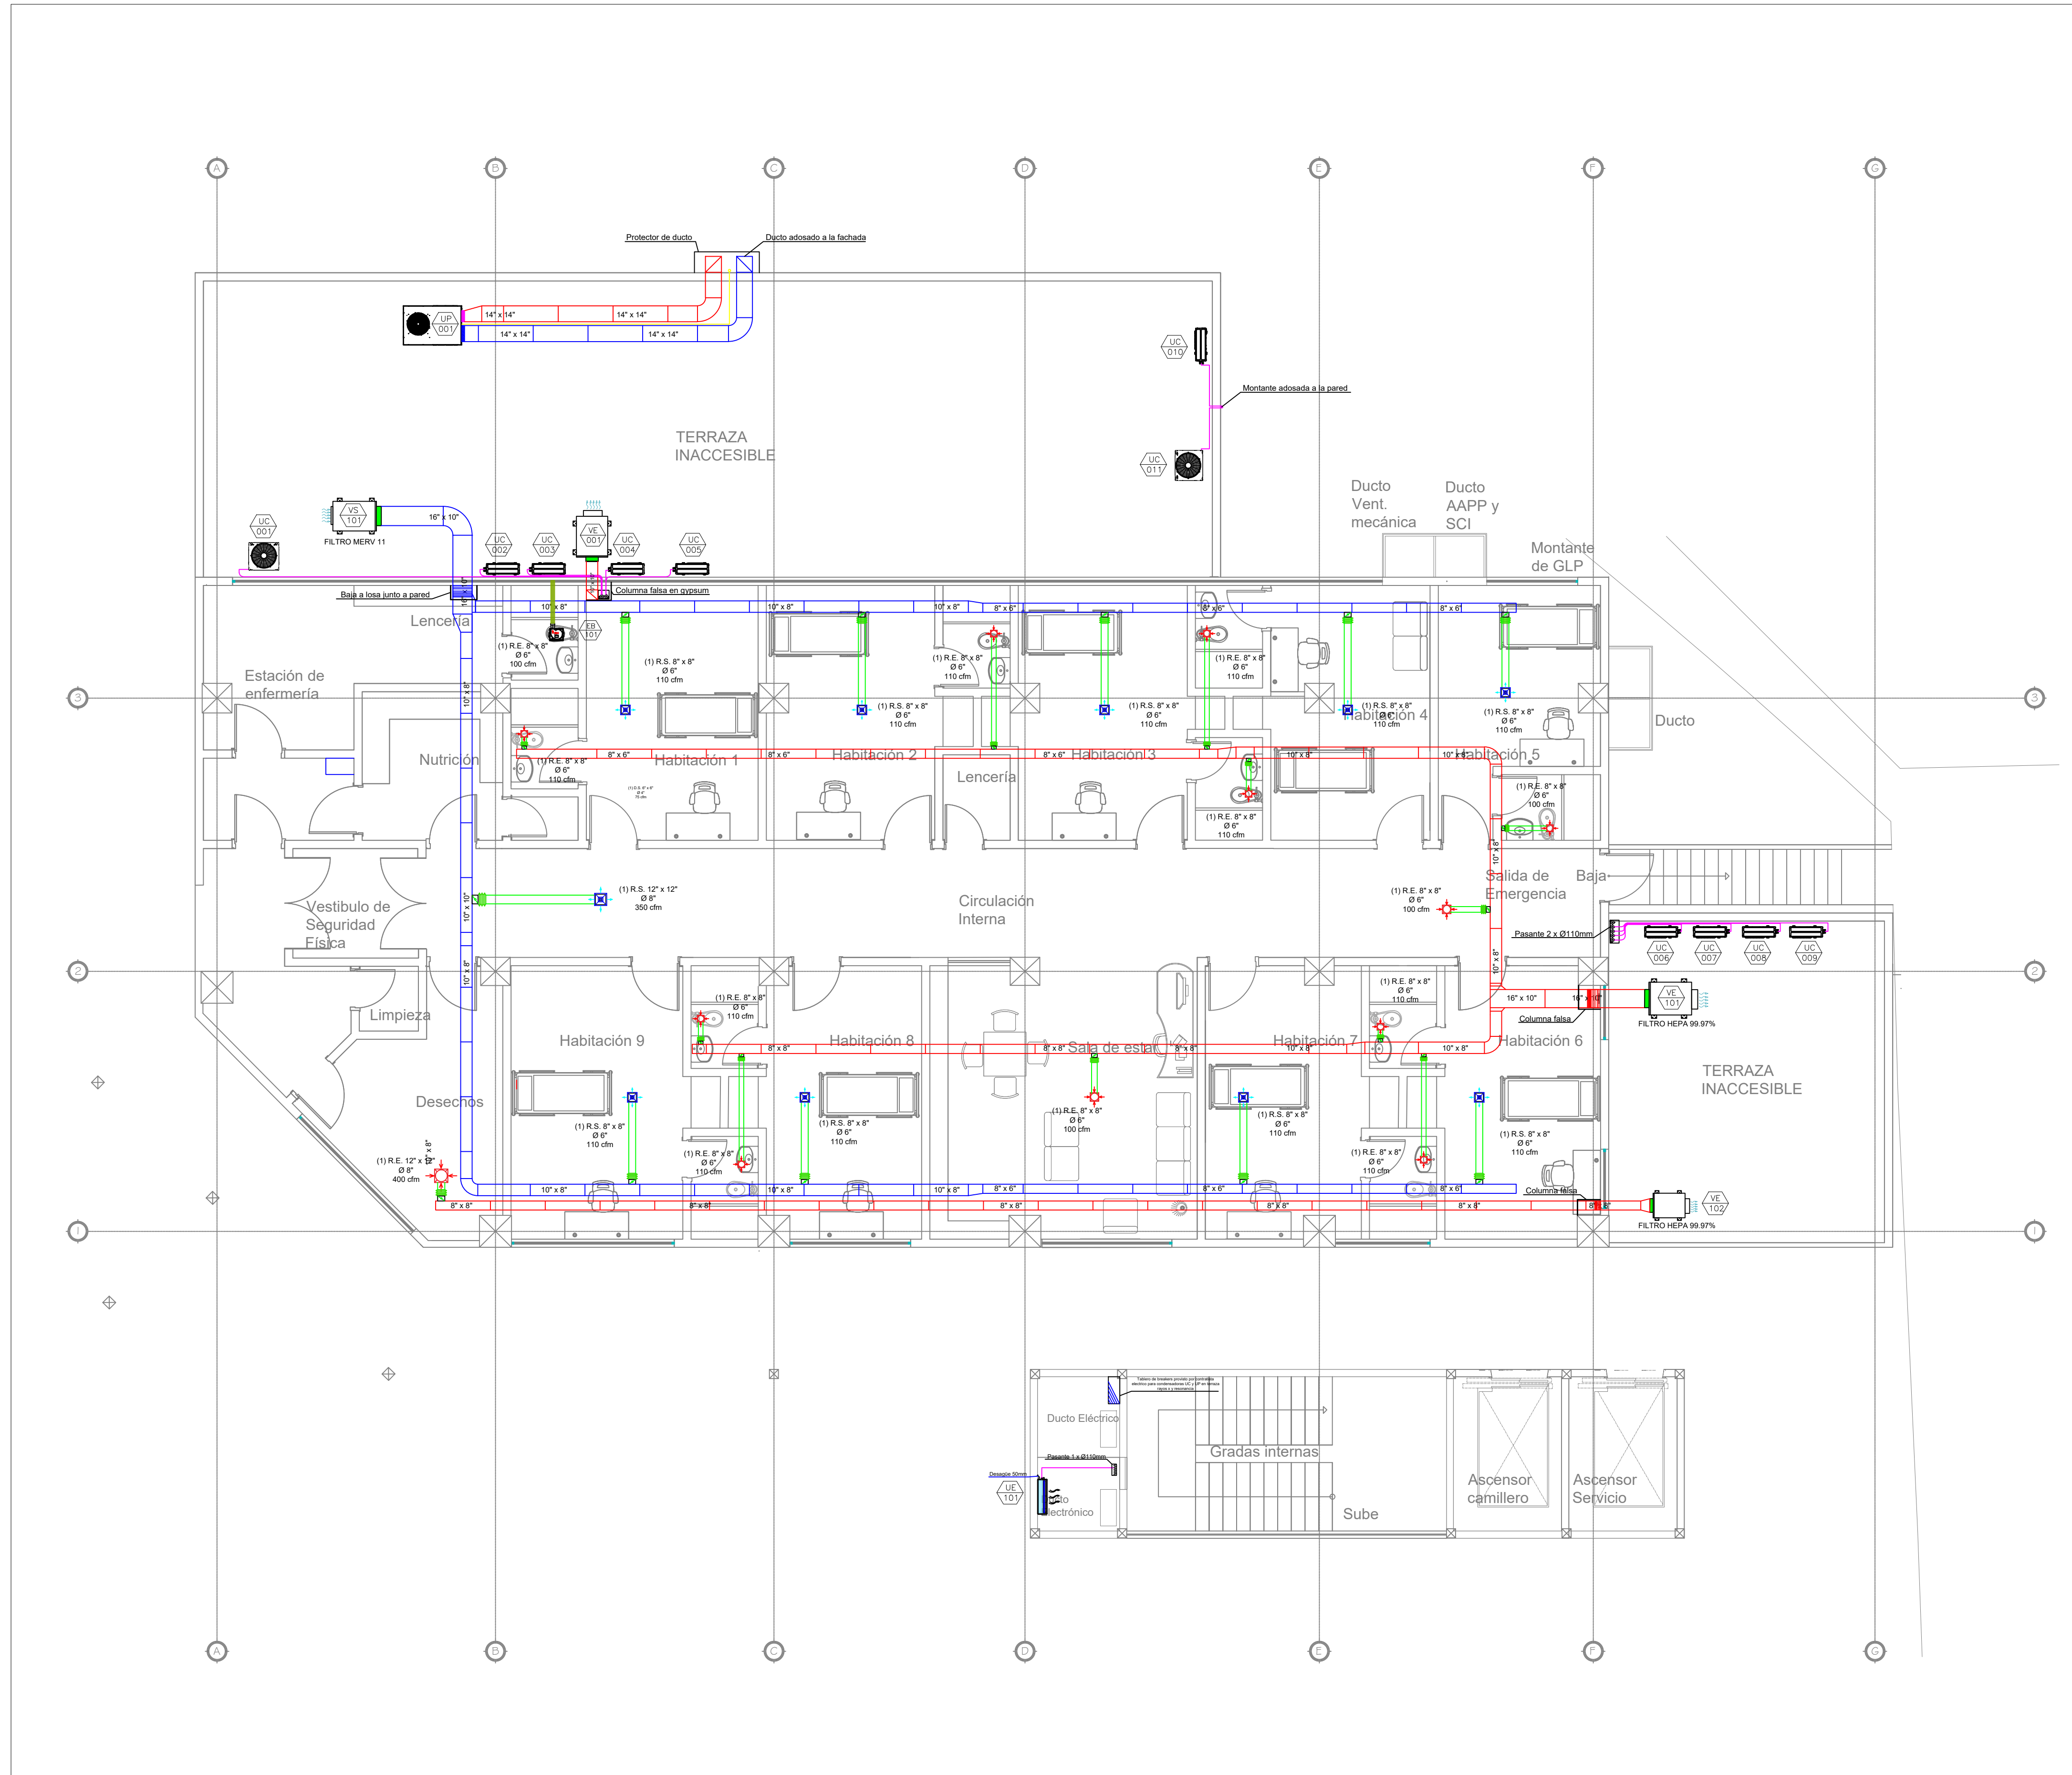

PLANILLA EQUIPOS AIRE ACONDICIONADO						
CÓDIGO	SIRVE A:	TIPO DE EQUIPO	CAPACIDAD (m³/h)	POTENCIA (kW)	REFRIGERANTE	VOLTAJE (V)
UC-001	TOMOGRAFIA	AIRE ACONDICIONADO TIPO PISO TECHO INVERTER	36000	3.0	R-410 INVERTER	220V/160
UC-002	SALA DE CONTROL TOMOGRAFIA	AIRE ACONDICIONADO TIPO SPLIT INVERTER	12000	1.0	R-410 INVERTER	220V/160
UC-003	DENSITOMETRIA	AIRE ACONDICIONADO TIPO SPLIT INVERTER	12000	1.0	R-410 INVERTER	220V/160
UC-004	SALA DE ULTRASONIDO 01	AIRE ACONDICIONADO TIPO SPLIT INVERTER	12000	1.0	R-410 INVERTER	220V/160
UC-005	SALA DE ULTRASONIDO 02	AIRE ACONDICIONADO TIPO SPLIT INVERTER	12000	1.0	R-410 INVERTER	220V/160
UC-006	MAMOGRAFIA	AIRE ACONDICIONADO TIPO SPLIT INVERTER	12000	1.0	R-410 INVERTER	220V/160
UC-007	SALA DE ULTRASONIDO 03	AIRE ACONDICIONADO TIPO SPLIT INVERTER	12000	1.0	R-410 INVERTER	220V/160
UC-008	SALA DE CONTROL RAYOS X	AIRE ACONDICIONADO TIPO SPLIT INVERTER	12000	1.0	R-410 INVERTER	220V/160
UC-009	RAYOS X	AIRE ACONDICIONADO TIPO SPLIT INVERTER	24000	1.7	R-410 INVERTER	220V/160
UC-010	SALA DE EQUIPOS RESONANCIA	AIRE ACONDICIONADO TIPO SPLIT INVERTER	24000	1.7	R-410 INVERTER	220V/160
UC-011	UPS + TRANSFORMADOR	AIRE ACONDICIONADO TIPO PISO TECHO	36000	3.0	R-410 INVERTER	220V/160
UC-012	RACK PLANTA BAJA	AIRE ACONDICIONADO TIPO SPLIT INVERTER	12000	1.0	R-410 INVERTER	220V/160
UC-013	RACK PRIMERA PLANTA	AIRE ACONDICIONADO TIPO SPLIT INVERTER	12000	1.0	R-410 INVERTER	220V/160
UC-014	RACK SEGUNDA PLANTA	AIRE ACONDICIONADO TIPO SPLIT INVERTER	12000	1.0	R-410 INVERTER	220V/160

UNIDADES MANEJADORAS DE AIRE							
CÓDIGO	SIRVE A:	TIPO DE EQUIPO	CAPACIDAD (m³/h)	POTENCIA (kW)	REFRIGERANTE	FILTROS	
UP-001	RESONANCIA MAGNETICA	UNIDAD PAQUETE	60000	146101.5	5.5	220V/1/60	Lavable - Caudex MERY 8
VS-101	HABITACIONES	VENTILADOR DE SUMINISTRO	-	12000/1.5	0.75	220V/1/60	Lavable - Caudex MERY 8
VS-201	COCINA	VENTILADOR DE SUMINISTRO	-	36000/1.5	2	220V/1/60	Lavable - Caudex MERY 8

PLANILLA EQUIPOS DE EXTRACCIÓN						
CÓDIGO	SIRVE A:	TIPO DE EQUIPO	CAPACIDAD (m³/h)	POTENCIA (kW)	REFRIGERANTE	VOLTAJE (V)
UC-015	AREA DE IMAGEN - PLANTA BAJA (INSTALACIONES ADJUNTO)	VENTILADOR DE EXTRACCIÓN	9000/0.3	1/2	3	220V/1/60
UC-016	HABITACIONES	VENTILADOR DE EXTRACCIÓN	11400/1.5	1/2	3	220V/1/60
UC-017	DESECHOS PRIMERA PLANTA	VENTILADOR DE EXTRACCIÓN	4000/1.5	3/4	3	220V/1/60
UC-018	COCINA	VENTILADOR DE EXTRACCIÓN TIPO HONGO	36000/1.2	1.5	10	220V/1/60
UC-019	BAÑO RAYOS X	VENTILADOR DE EXTRACCIÓN	7500/1	50W	1.0	220V/3/60
UC-020	BAÑO RECUPERACION RESONANCIA	VENTILADOR DE EXTRACCIÓN	7500/1	50W	1.0	220V/3/60
UC-021	BAÑO ENFERMERIA	VENTILADOR DE EXTRACCIÓN	7500/1	50W	1.0	220V/3/60
UC-022	BAÑO PERSONAL COCINA	VENTILADOR DE EXTRACCIÓN	7500/1	50W	1.0	220V/3/60
UC-023	BAÑO PERSONAL COCINA	VENTILADOR DE EXTRACCIÓN	7500/1	50W	1.0	220V/3/60
UC-024	BAÑO PERSONAL COCINA	VENTILADOR DE EXTRACCIÓN	7500/1	50W	1.0	220V/3/60
UC-025	BAÑO PERSONAL COCINA	VENTILADOR DE EXTRACCIÓN	7500/1	50W	1.0	220V/3/60

PROYECTO

SISTEMA DE VENTILACION MECANICA BLOQUE C - SOLCA NUCLEO DE LOJA

PROPIETARIO:

SOCIEDAD DE LUCHA CONTRA EL CÁNCER
SOLCA NÚCLEO DE LOJA
RUC: 119170790001

Escala

1 : 100

UBICACIÓN

HOSPITALIZACIÓN YODOTERAPIA

CARLOS VIRE SÁNCHEZ
PROPIETARIO

Ing. Carlos Vire Sánchez

Contratista

Solca Loja

Propietario

CONTENIDO

SISTEMA DE VENTILACION MECANICA
PRIMERA PLANTA ALTA

FECHA

Noviembre 2025

Lámina Nro.

2 / 5