


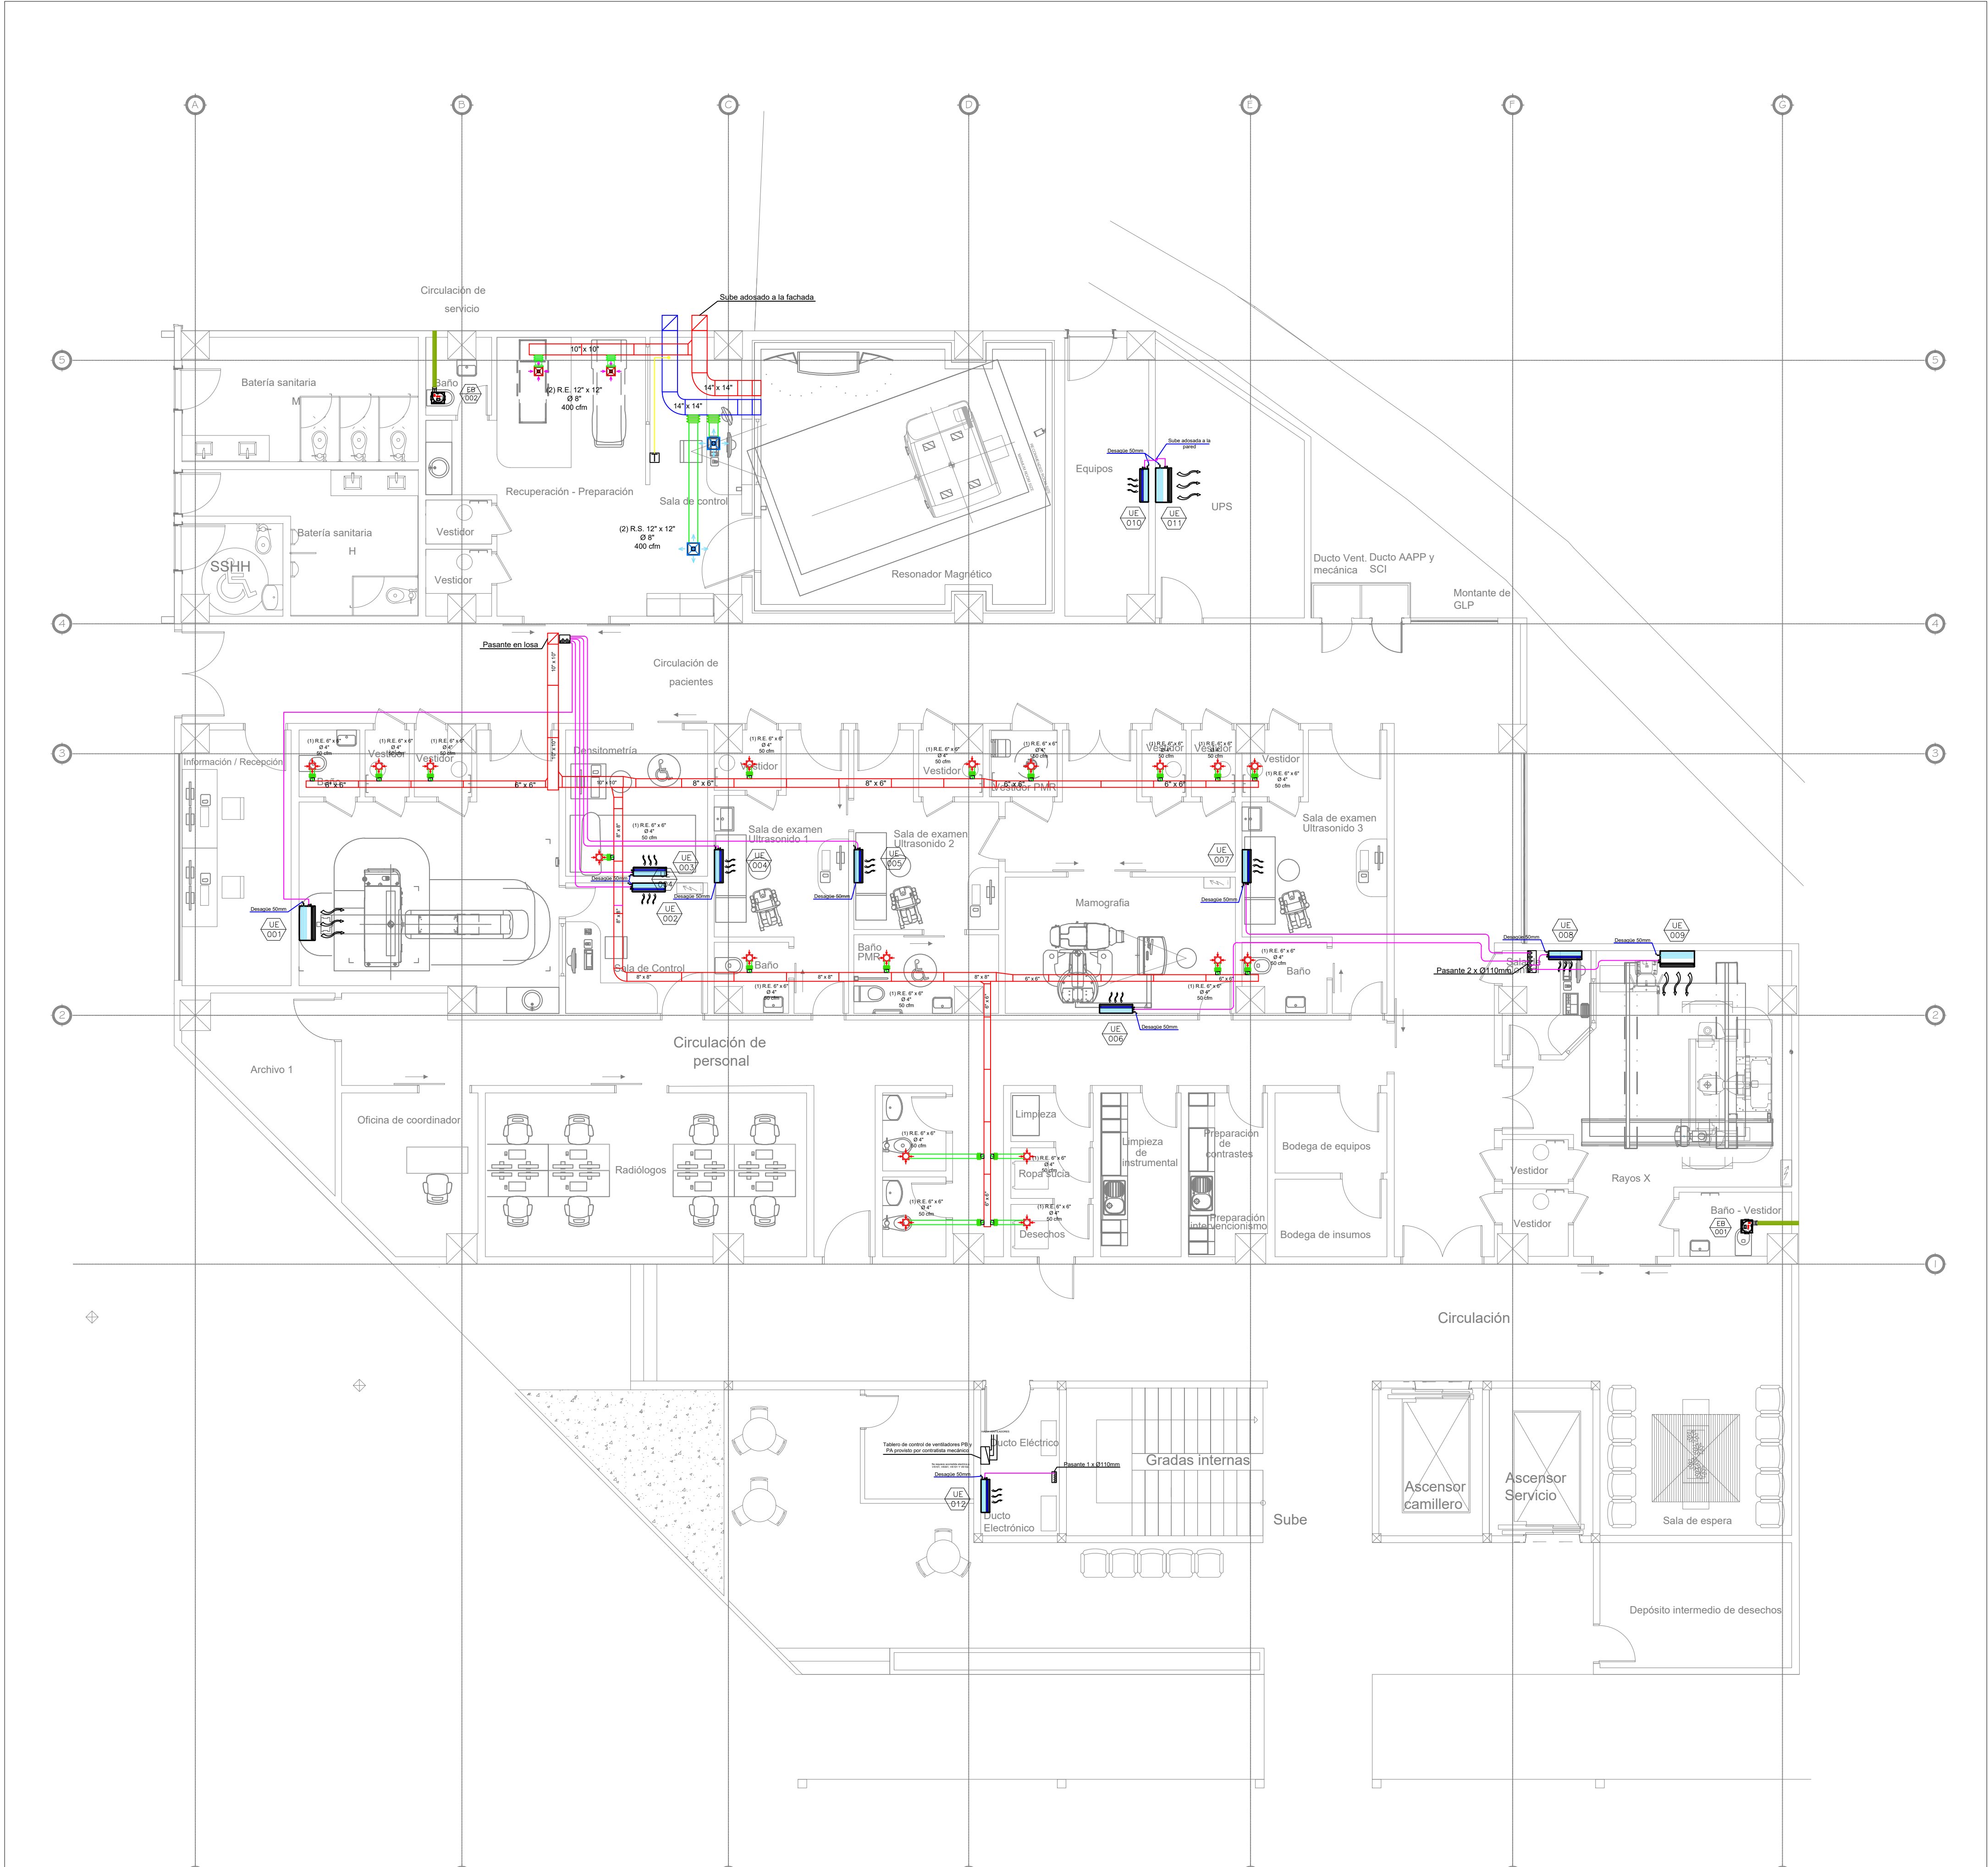

SIMBOLOGIA	
	DUCTO (TM VALOR INDICA LARGO METRADO, (RM VALOR INDICA PROFUNDIDAD)
	DUCTOS DE TOL. CON AISLAMIENTO TERMICO
	VENTILADOR DE EXTRACCION DE BAÑO
	UNIDAD EVAPORADORA
	VENTILADOR DE EXTRACCION
	VENTILADOR DE EXTRACCION DE BAÑO
	UNIDAD CONDENSADORA
	MANGA FLEXIBLE CON DAMPER DIAMETRO "Y"
	DIFFUSOR DE SUMINISTRO
	REJILLAS DE RETORNO
	TUBERIAS DE REFRIGERANTE
	UNIDAD CONDENSADORA SPLIT
	UNIDAD EVAPORADORA SPLIT
	UNIDAD CONDENSADORA
	UNIDAD PAQUETE DE AIRE ACONDICIONADO
	UNIDAD EVAPORADORA TIPO CASSETTE 4 VAS
	VENTILADOR DE SUMINISTRO / EXTRACCION
	TERMOSTATO

PLANILLA EQUIPOS AIRE ACONDICIONADO							
CODIGO	SIRVE A:	TIPO DE EQUIPO	CAPACIDAD (BTU/h)	POTENCIA (KW)	REFRIGERANTE	VOLTAJE (VOLTIO)	VALORES
UE 001	TOMOGRAFIA	AIRE ACONDICIONADO TIPO PISO TECHO INVERTER	36000	3.0	R-410 INVERTER	220V/1/60	
UE 002	SALA DE CONTROL TOMOGRAFIA	AIRE ACONDICIONADO TIPO SPLIT INVERTER	12000	1.0	R-410 INVERTER	220V/160	
UE 003	DENSITOMETRIA	AIRE ACONDICIONADO TIPO SPLIT INVERTER	12000	1.0	R-410 INVERTER	220V/160	
UE 004	SALA DE ULTRASONIDO 01	AIRE ACONDICIONADO TIPO SPLIT INVERTER	12000	1.0	R-410 INVERTER	220V/160	
UE 005	SALA DE ULTRASONIDO 02	AIRE ACONDICIONADO TIPO SPLIT INVERTER	12000	1.0	R-410 INVERTER	220V/160	
UE 006	MAMOGRAFIA	AIRE ACONDICIONADO TIPO SPLIT INVERTER	12000	1.0	R-410 INVERTER	220V/160	
UE 007	SALA DE ULTRASONIDO 03	AIRE ACONDICIONADO TIPO SPLIT INVERTER	12000	1.0	R-410 INVERTER	220V/160	
UE 008	SALA DE CONTROL RAYOS X	AIRE ACONDICIONADO TIPO SPLIT INVERTER	12000	1.0	R-410 INVERTER	220V/160	
UE 009	RAYOS X	AIRE ACONDICIONADO TIPO SPLIT INVERTER	24000	1.7	R-410 INVERTER	220V/160	
UE 010	SALA DE EQUIPOS RESONANCIA	AIRE ACONDICIONADO TIPO SPLIT INVERTER	36000	3.0	R-410 INVERTER	220V/160	
UE 011	UPS - TRANSFORMADOR	AIRE ACONDICIONADO TIPO PISO TECHO	36000	3.0	R-410 INVERTER	220V/160	
UE 012	RACK PLANTA BAJA	AIRE ACONDICIONADO TIPO SPLIT INVERTER	12000	1.0	R-410 INVERTER	220V/160	
UE 013	RACK PRIMERA PLANTA	AIRE ACONDICIONADO TIPO SPLIT INVERTER	12000	1.0	R-410 INVERTER	220V/160	
UE 014	RACK SEGUNDA PLANTA	AIRE ACONDICIONADO TIPO SPLIT INVERTER	12000	1.0	R-410 INVERTER	220V/160	

UNIDADES MANEJADORAS DE AIRE							
CODIGO	SIRVE A:	TIPO DE EQUIPO	CAPACIDAD (BTU/h)	POTENCIA (KW)	REFRIGERANTE	FILTROS	VALORES
UP-001	RESONANCIA MAGNETICA	UNIDAD PAQUETE	60000	14610/1.5	5.5	220V/1/60	Reemplazable - Caudex MERRY A
VS-101	HABITACIONES	UNIDAD PAQUETE	60000	14610/1.5	5.5	220V/1/60	Reemplazable - Caudex MERRY A
VS-201	COCINA	VENTILADOR DE SUMINISTRO	-	9900/1.5	2	220V/1/60	Reemplazable - Caudex MERRY A

PLANILLA EQUIPOS DE EXTRACCION							
CODIGO	SIRVE A:	TIPO DE EQUIPO	CAPACIDAD (CMCAPI)	POTENCIA (KW)	REFRIGERANTE	VOLTAJE (VOLTIO)	VALORES
UE 015	AREA DE IMAGEN - PLANTA BAJA (SALA DE CONTROL TOMOGRAFIA)	VENTILADOR DE EXTRACCION	9000/0.3	1/2	3	220V/1/60	
UE 016	HABITACIONES	VENTILADOR DE EXTRACCION	11400/1.5	1/2	3	220V/1/60	
UE 017	DESECHOS PRIMERA PLANTA	VENTILADOR DE EXTRACCION	4000/1.5	3/4	3	220V/1/60	
UE 018	COCINA	VENTILADOR DE EXTRACCION TIPO HONGO	36000/3.2	1.5	10	220V/1/60	
UE 019	BAÑO RAYOS X	VENTILADOR DE EXTRACCION	7500/1	00W	1.0	220V/1/60	
UE 020	BAÑO RECUPERACION RESONANCIA	VENTILADOR DE EXTRACCION	7500/1	00W	1.0	220V/1/60	
UE 021	BAÑO ENFERMERIA	VENTILADOR DE EXTRACCION	7500/1	00W	1.0	220V/1/60	
UE 022	BAÑO PERSONAL COCINA	VENTILADOR DE EXTRACCION	7500/1	00W	1.0	220V/1/60	
UE 023	BAÑO PERSONAL COCINA	VENTILADOR DE EXTRACCION	7500/1	00W	1.0	220V/1/60	
UE 024	BAÑO PERSONAL COCINA	VENTILADOR DE EXTRACCION	7500/1	00W	1.0	220V/1/60	
UE 025	BAÑO PERSONAL COCINA	VENTILADOR DE EXTRACCION	7500/1	00W	1.0	220V/1/60	

PROYECTO
SISTEMA DE VENTILACION MECANICA BLOQUE C - SOLCA NUCLEO DE LOJA

PROPIETARIO: SOCIEDAD DE LUCHA CONTRA EL CÁNCER
SOLCA NÚCLEO DE LOJA
RUC: 119170790001

Escala 1 : 100

UBICACIÓN
AREA DE IMAGEN



Ing. Carlos Vire Sánchez
Contratista

Solca Loja
Propietario

CONTENIDO
SISTEMA DE VENTILACION MECANICA
PLANTA BAJA

FECHA
Noviembre 2025

Lámina Nro. 1/5